


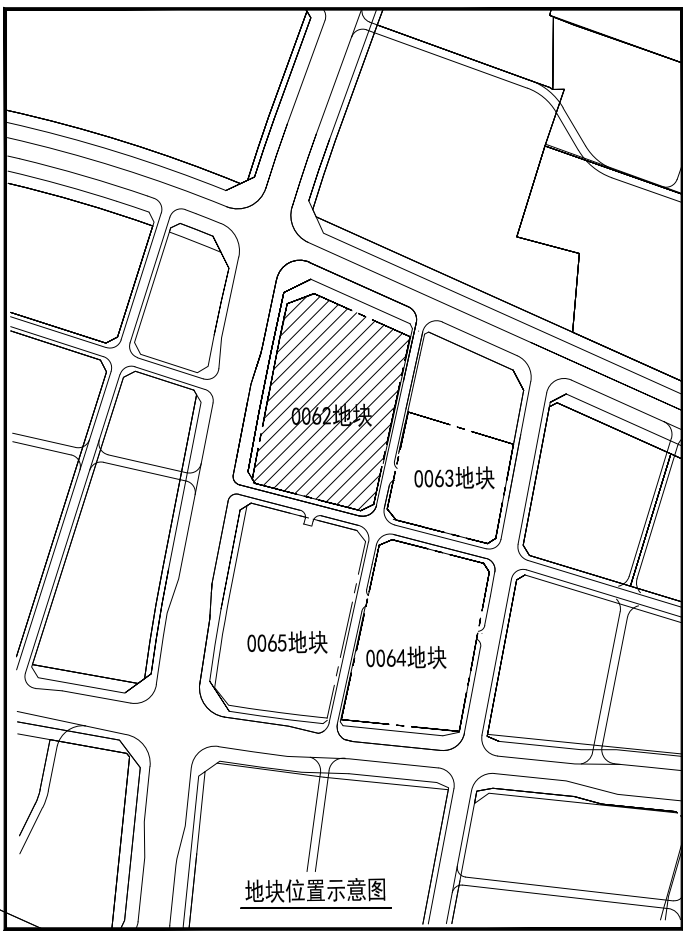



CITC
CHINA INFORMATION TECHNOLOGY
DESIGNING CONSULTING INSTITUTE CO.,LTD.

中讯邮电咨询设计院有限公司

设计资质证书编号：A62000001-0101

设计编号		负责人		设计负责人		设计人		校对人		审核人		设计日期		设计日期	
		王占辉		王占辉		王占辉		王占辉		王占辉		2026.08		2026.08	
比例		1:500		专业		建筑		图号		JS-A0-01		图名		某平面图	
日期		2026.08		专业		建筑		图号		JS-A0-01		图名		某平面图	

建设单位：某某某有限公司

项目负责人：王某

设计单位：中讯邮电咨询设计院有限公司

设计日期：2026.08

项目负责人：王某

设计负责人：王占辉

设计人：王占辉

校对人：王占辉

审核人：王占辉